


Die Angaben zur Höhe des Verbaus für die Bestandsleitungen sind lediglich grobe Annahmen, da aus den Bestandsplänen und Kanalbefahrungen keine Informationen zur Höhe der Leitungen hervorgehen. Die Höhen wurde aufgrund der Höhenangaben einiger Schächte und des Vermessungsplans überschlägig angenommen, können vor Ort aber abweichen.

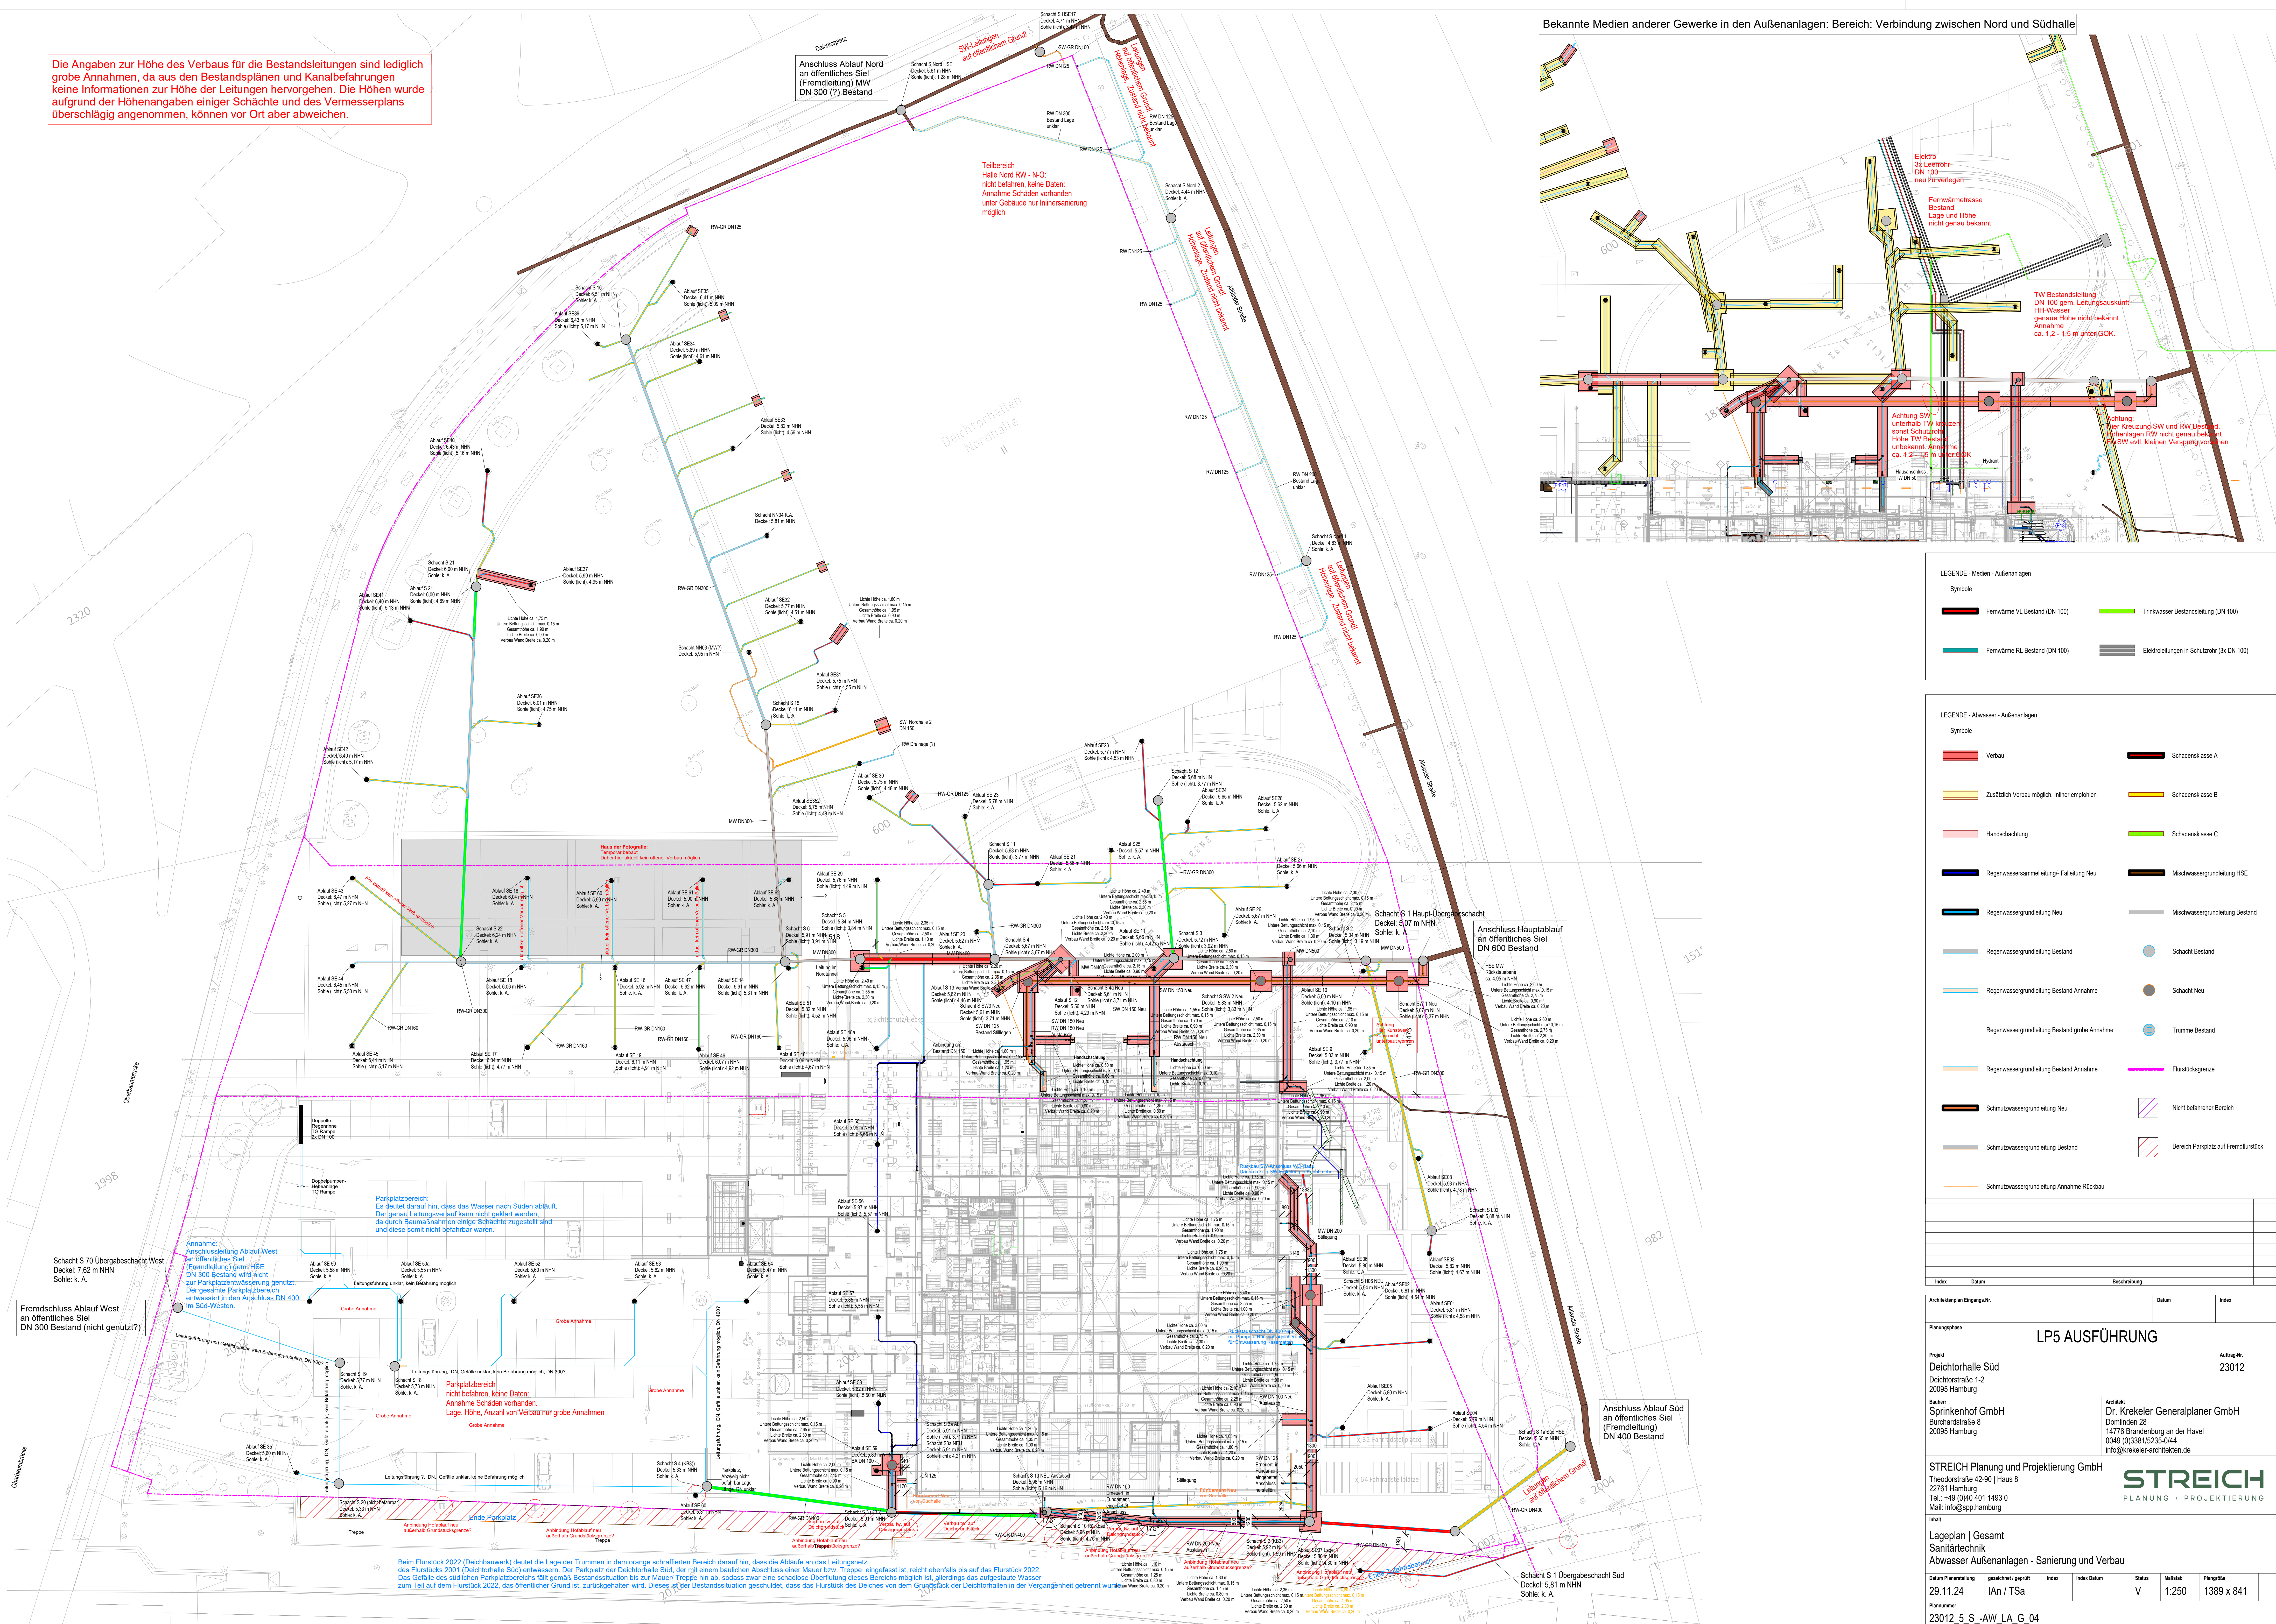

Architektenkंपingangs-Nr.		Datum		Index	
Planungsphase					
<h1>LP 5 AUSFÜHRUNG</h1>				Auftrag Nr. 23012	
Projekt Deichtorhalle Süd Deichtorstraße 1-2 20095 Hamburg					
Baunr. Spriakenhof GmbH Burchardstraße 8 20095 Hamburg		Architekt Dr. Křekeler Generalplaner GmbH Domlnr. 28 14776 Brandenburg an der Havel 0049 (0)33815235-0/44 info@křekeler-architekten.de			
STREICH Planung und Projektierung GmbH Theodorstraße 42-90 Haus 8 22761 Hamburg Tel.: +49 (0)40 401 1493 0 Mail: info@spp.hamburg					
					
Inhalt: Lageplan Gesamt Sanitärtechnik Abwasser Außenanlagen - Sanierung und Verbau					
Datum 29.11.2024	sprechzeit / Gespräch 1An / 75sa	Index 1	Index Datum V	Maßstab 1:250	Pargröße 1389 x 841
Planummer 23012_5_S_-AW_LA_G_04					