
 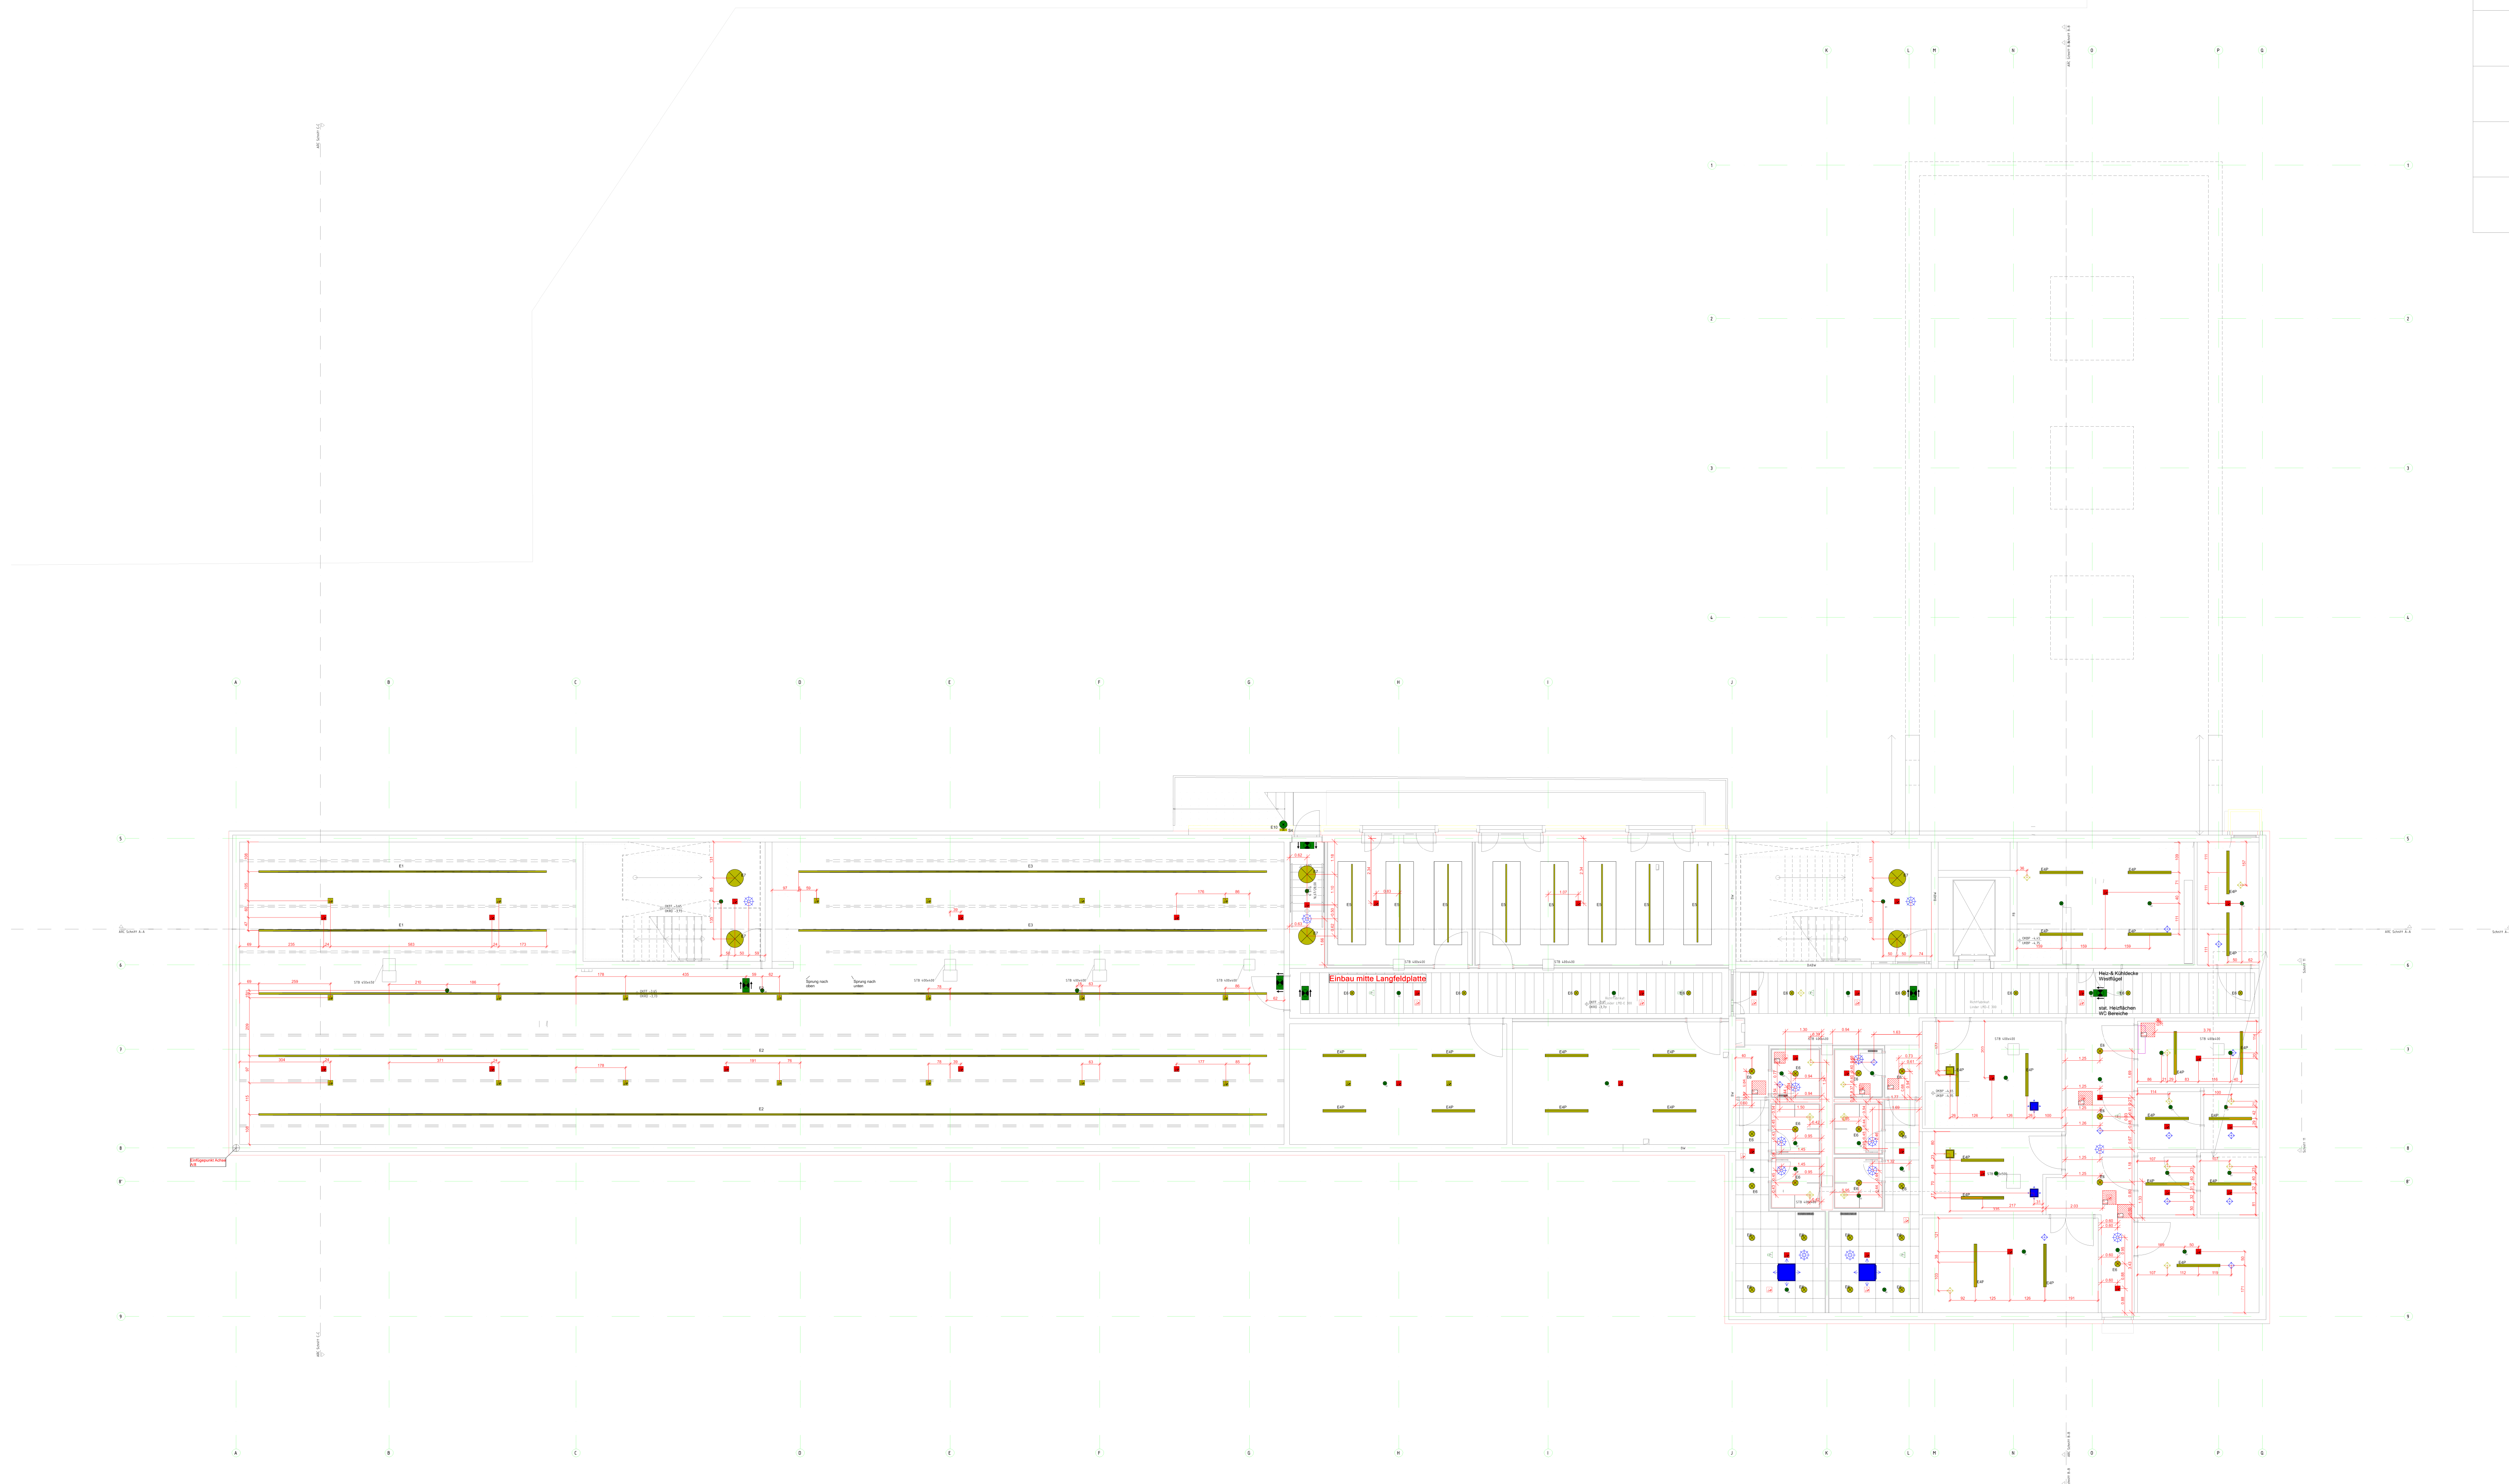
 
 




LEGENDE					
ELEKTRO					
Symbol	Beschreibung	Deckenausschnitt	Symbol	Beschreibung	Deckenausschnitt
	Leuchte E4 - FR-W Wannenleuchte IP66 1550 x 100 x 90mm DALI	Anbau Rohdecke		Sicherheitsleuchte S1 in BS Anbauleuchte rund D=165 mm, h=51 mm	Anbau Rohdecke
	Leuchte E5-Linienleuchte 2807 x 44 x 100 mm abgetipelt DALI	Pendelleuchte		Sicherheitsleuchte S2 in BS Einbauleuchte rund D=120 mm, h=42 mm	Ca. Ø 105 mm Ca. 200 g bis 700 g
	Leuchte E6 - Einbaudownlight D=165 mm, h=40 mm DALI	Ca. Ø 160 mm ca. 0,151 kg		Retlungszeichenleuchte in DS Deckeneinbau geradeaus	Ca. 295 mm x 75 mm
	Leuchte E7 - Anbauleuchte rund D=620 mm, h=80 mm DALI	Anbau ca. 2 - 4 kg		Retlungszeichenleuchte in DS Deckeneinbau/ abgetipelt links/rechts	Ca. 295 mm x 75 mm
	Leuchte E8 - Einbaudownlight D=215 mm, h=38 mm DALI	Ø 200 mm (bis ca. 210 mm maximal) z.B. Küche ca. 0,151 kg		Präsenzmelder	Ca. Ø 68 mm 80 g und unter 300 g
	Leuchte E9 - Einbaudownlight D=215 mm, h=38 mm DALI	Ca. Ø 205 mm Ca. 1,5 - 3 kg		SAA A/B-Einbauspreche	Ca. Ø 205 mm Ca. 1,5 - 3 kg
	Leuchte E10 - Ringleuchte direktinstalliert D=1100 mm, h=25 mm DALI	Pendelleuchte		Multisensor-Brandmelder	in Zwischendecke montiert
	Leuchte E11 - Ringleuchte direktinstalliert D=1450 mm, h=25 mm DALI	Pendelleuchte		Multisensor-Brandmelder in Zwischendecke montiert	Anbau "Nur Kabel"
				Wärmemelder	


L E G E N D E			
L U E F T U N G			
Symbol	Beschreibung	Symbol	Beschreibung
	Deckenauslass		Deckenauslass
	Zu- und Abluft eckig		
	Tellerventil		
	Zu- und Abluft		

L E G E N D E			
K A E L T E U N D H E I Z U N G			
Symbol	Beschreibung	Symbol	Beschreibung
	Heiz-Kühldecke		Decken-Fries
	ULKG		Torlufschleier
	Revisionsöffnung		

AUSFUEHRUNGSPLANUNG	
Auftraggeber KTE Karlsruhe GmbH	Bauvorhaben Neubau Bürogebäude B900
 ITG KOF AHL INGENIEURBÜRO ☎ info@itg-kofahl.de ☎ 06851 / 9330 - 0 ☎ 06851 / 9330 - 30 📍 www.itg-kofahl.de 🏠 Kölner Allee 41 66606 St.Wendel	

A	Überarbeitung-Legenden	10.11.2025	sp
B	Bemassung ergänzt	03.12.2025	sp
C	Anpassung an Rasterdocke	27.03.2026	SP
Index	Änderungen	geändert am	geändert von

Blatt: A0		Projekt B 900			
Größe:		Zeichnung Deckenspiegel 1.Untergeschoss I5_tga_00_dk_U1_xx_S010.003.050_C_v			
Urspr.:					
Datei: 21091001					
Stand:		Gewerk 6400			
Datum Name				Maßstab	
Bearb. 27.03.2026 sp				1:100	
Gepr. 27.03.2026 cs					
A	10.11.2025 sp	10.11.2025 cs			
B	03.12.2025 sp	03.12.2025			
C	27.03.2026 SP	27.03.2026			
Rev.	Datum / Name AN erstellt		Datum / Name AN geprüft	Datum / Name KTE geprüft	Datum / Name KTE freigegeben
Betriebl	Unterlagengrunderlag		Bau	Kategorie	
Entstanden aus:		Ersatz für:		Zeichnungs-Nr.:	
 Kreutechnische Entwurfskette Karlsruhe		Benennung / Titel		Deckenspiegel 1.Untergeschoss I5_tga_00_dk_U1_xx_S010.003.050_C_v	
		Projekt Sachgebiet / UA		Ident-Nummer	
		A.A.I.A.N.N.N.N.I.A.A.		A.A.N.N.N.N.N.N.N.N	
		GWV 6400		Y.J	
Projekt- name	Neubau Bürogebäude B900		S 010.003.050		Format
				Maßstab 1:100	

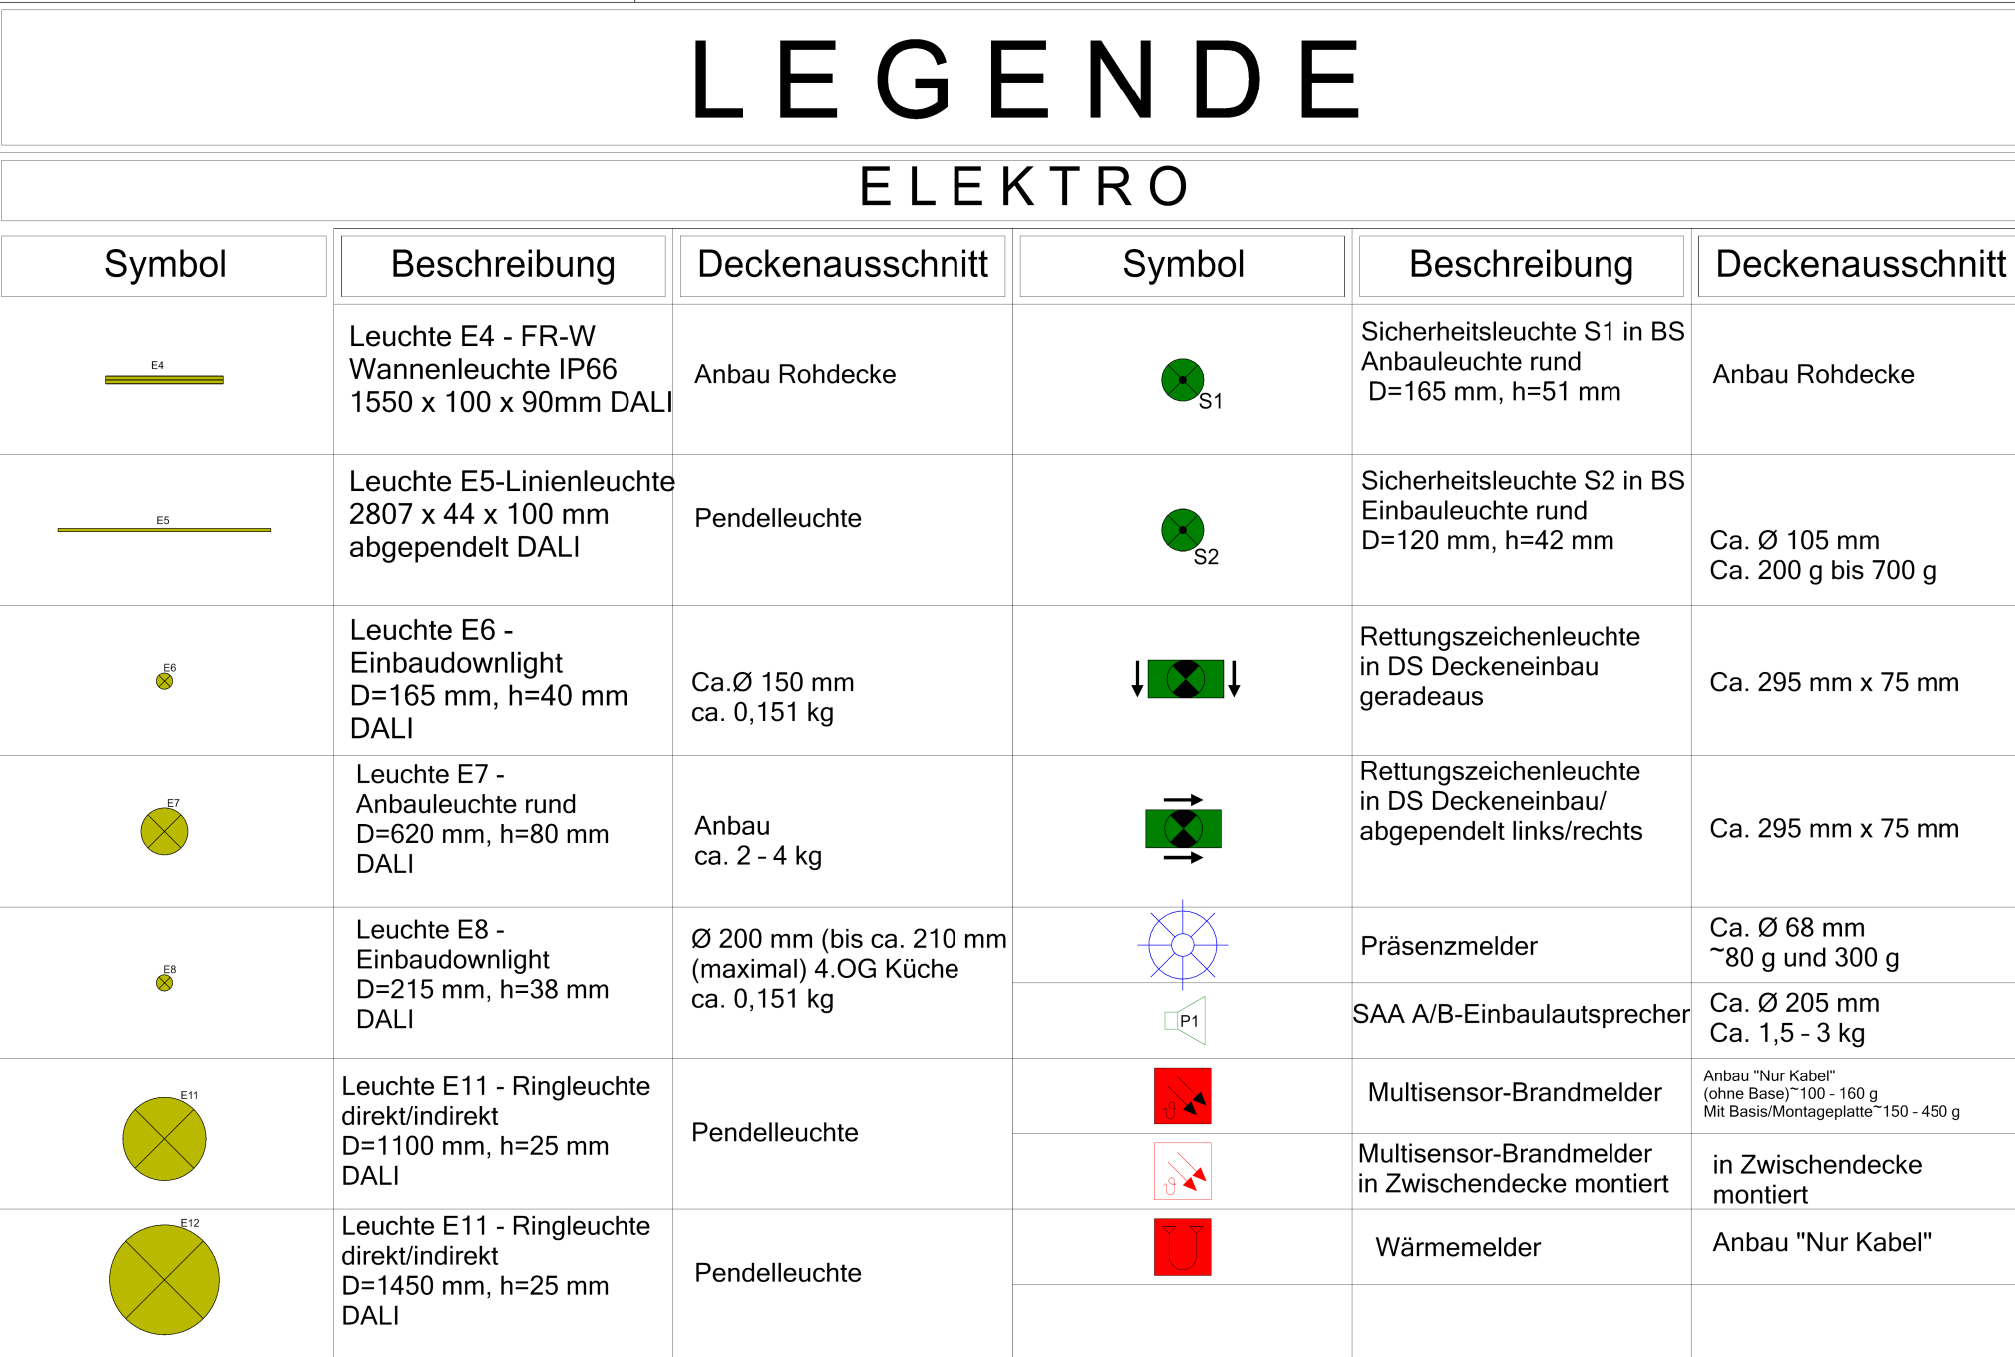

LEGENDE

LUEFTUNG				
Symbol		Beschreibung	Symbol	Beschreibung
		Deckenauslass Zu- und Abluft eckig		Deckenauslass
		Tellerventil Zu- und Abluft		


Auftraggeber	Bauvorhaben
KTE Karlsruhe GmbH	Neubau Bürogebäude B900



 info@itg-kofahl.de
 06851 / 9330 - 0
 06851 / 9330 - 30
 www.itg-kofahl.de
 Kölner Allee 41
 66606 St.Wendel

A	Anpassung in WC-H	21.10.2025	SP
B	Überarbeitung/Legenden	10.11.2025	SP
C	Bemäufung ergänzt	03.12.2025	SP
D	Anpassung an Rasterdecke	27.03.2026	SP
Index	Änderungen	geändert am	geändert von

Blatt:		Projekt B 900					
Größe: A0							
Urspr.:		Zeichnung Deckenspiegel Erdgeschoss I5_tga_00_dk_Eo_xx_S010.003.051_D_v					
Datei: 21091002							
Stand:							
Datum	Name	Gewerk 6400				Mafstab 1:100	
Bearb. 27.03.2026	sp						
Gepr. 27.03.2026	cs						
B	10.11.2025	SP		10.11.2025			
C	03.12.2025	SP		03.12.2025			
D	27.03.2026	SP		27.03.2026			
Rev.	Datum / Name AN erstellt	Datum / Name AN geprüft		Datum / Name AN freigegeben		Datum / Name KTE freigegeben	
Betreibt	Unterlagezugriff=geplant			Bau		Kategorie	
Entstanden aus:				Einsatz für:		Zeichnungs-Nr.:	
 KTE Karchenische Technische Erzeugnisse Karlsruhe		Benennung / Titel Deckenspiegel Erdgeschoss I5_tga_00_dk_Eo_xx_S010.003.051_D_v					
		Projekt Sachgebiet/ UA		Ident-Nummer		Blatt von	
		A.A.A.N.N.N.N.I.N.A.A		A.N.N.N.N.N.N.N.N.I			
		GWW 6400 Y.J		S 010.003.051		Format A0	
Projektn-		Neubau Bürogebäude B900				Mafstab 1:100	

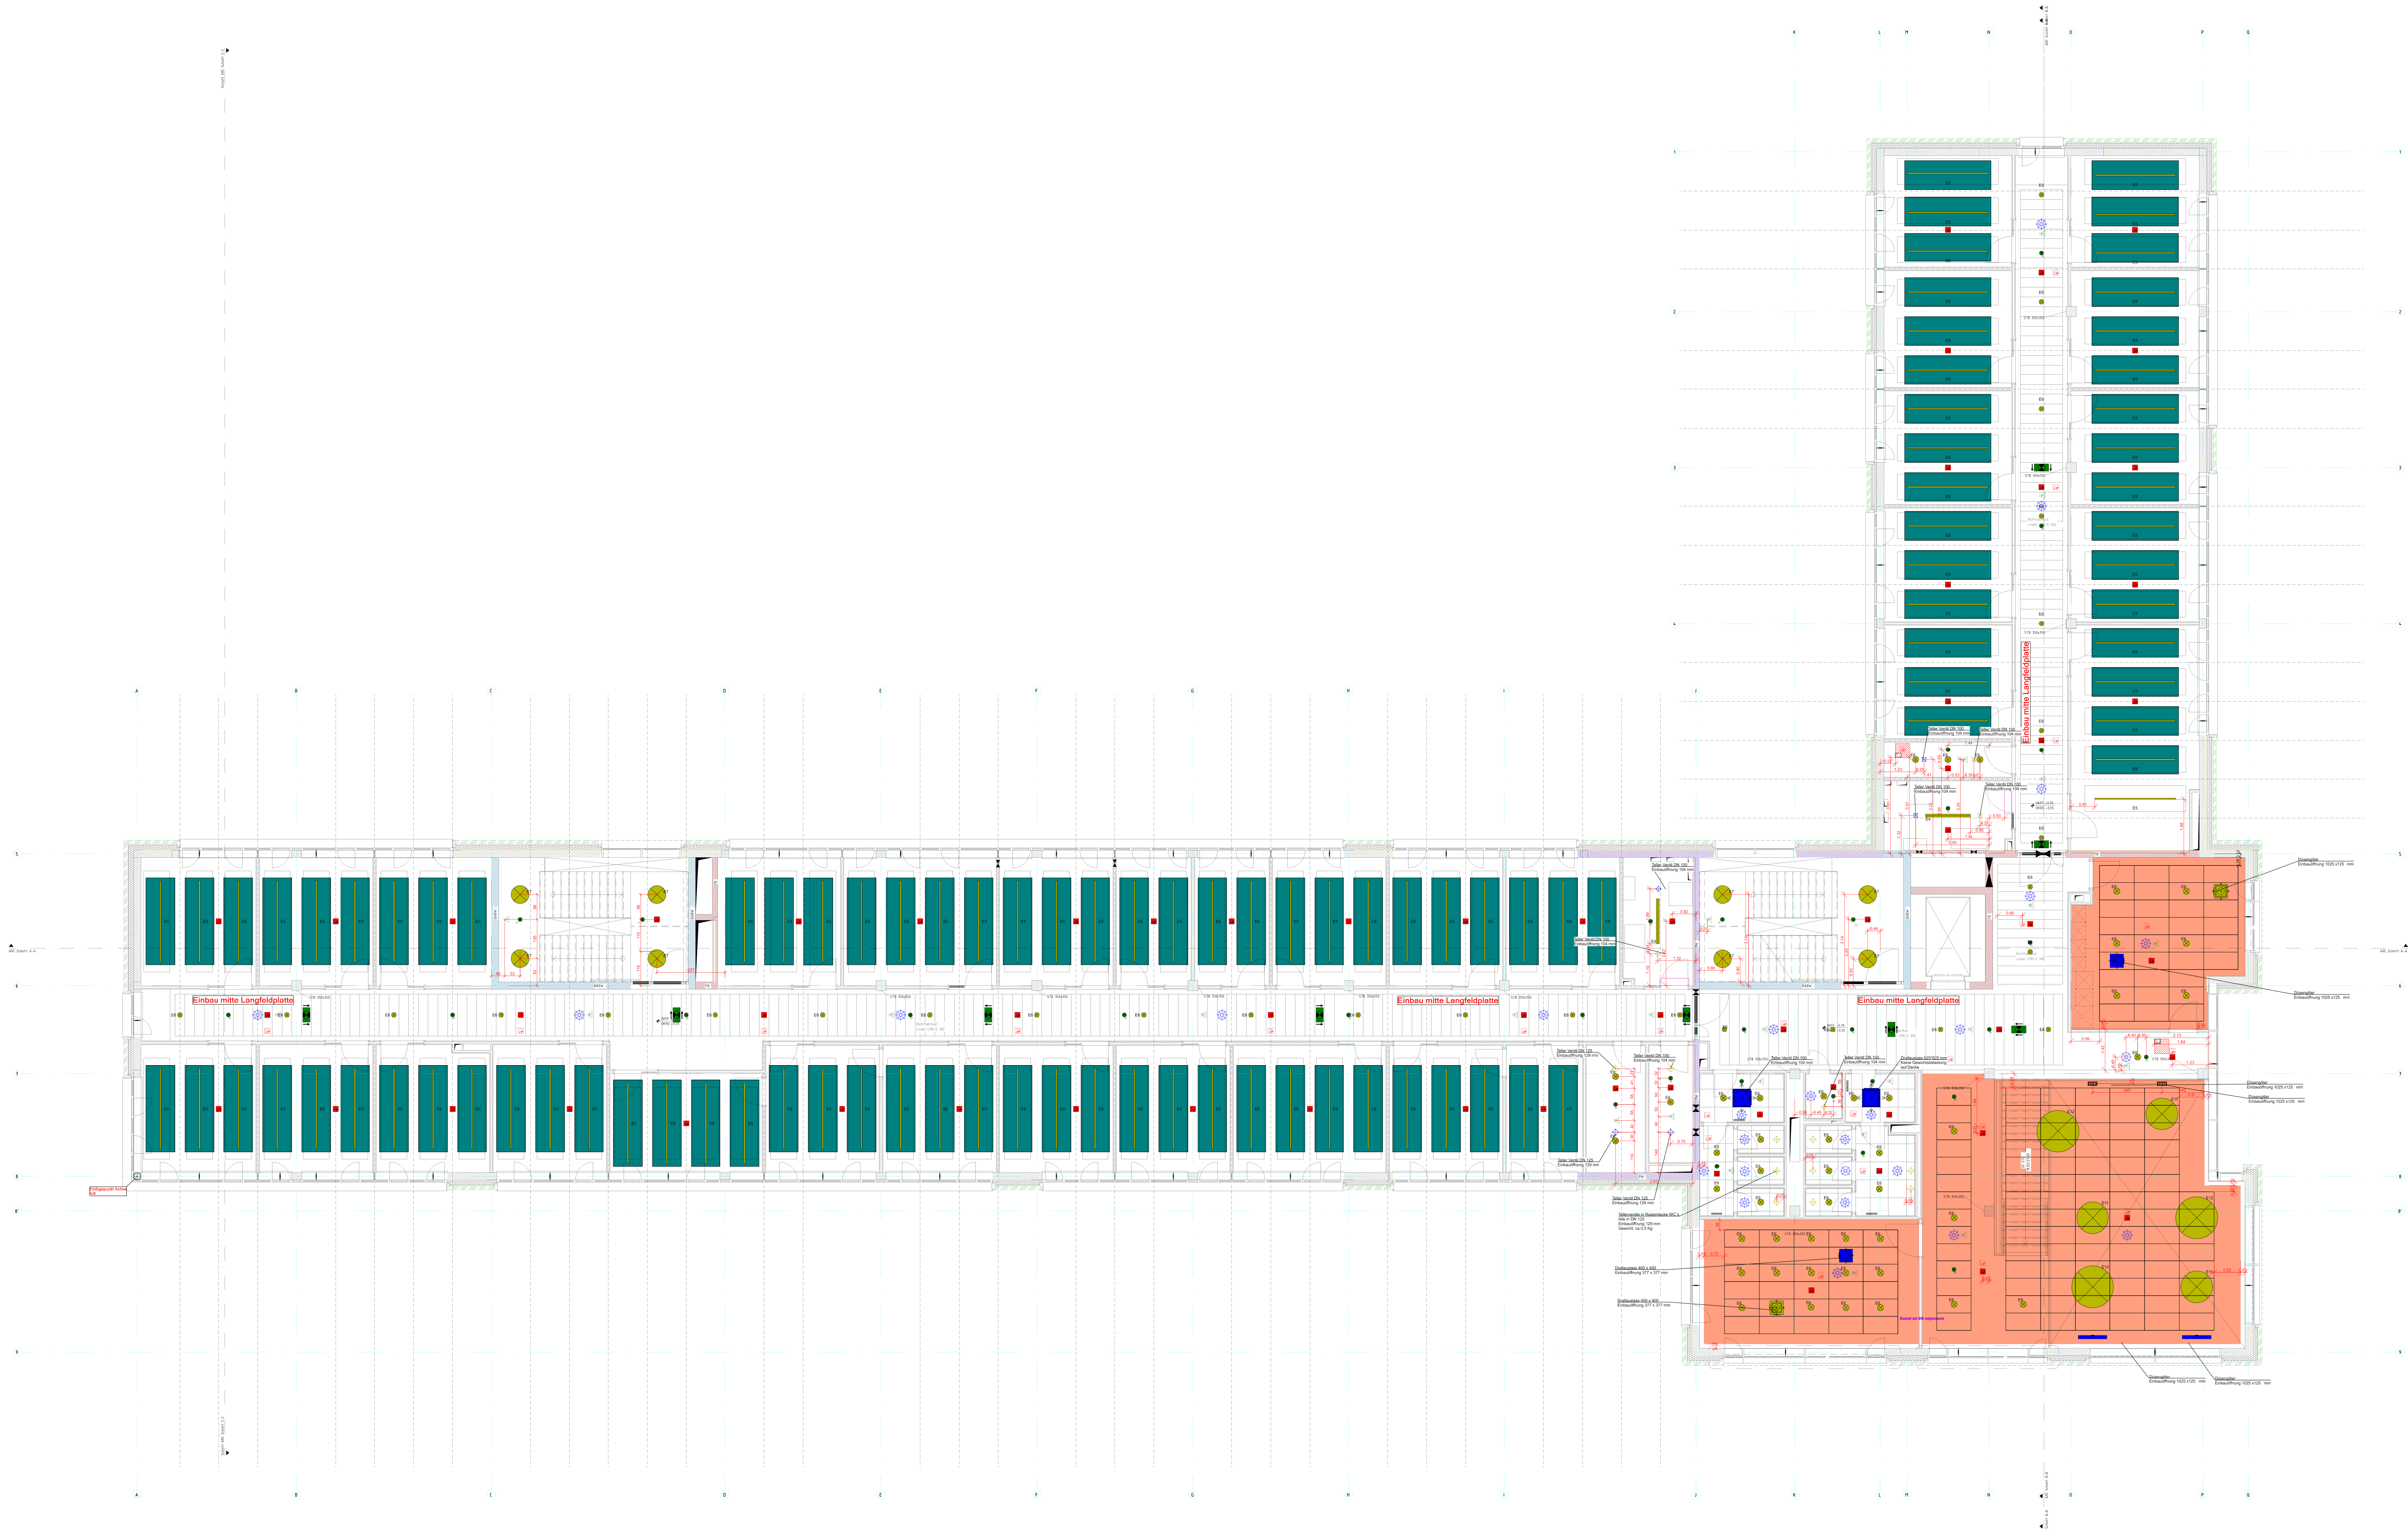

LEGENDE					
ELEKTRO					
Symbol	Beschreibung	Deckenausschnitt	Symbol	Beschreibung	Deckenausschnitt
	Leuchte E4 - FR-W Wannenleuchte IP66 1550 x 100 x 90mm DALI	Anbau Rohdecke		Sicherheitsleuchte S1 in BS Anbauleuchte rund D=165 mm, h=51 mm	Anbau Rohdecke
	Leuchte E5 - Linienleuchte 2807 x 44 x 100 mm abgedipelt DALI	Pendelleuchte		Sicherheitsleuchte S2 in BS Einbauleuchte rund D=120 mm, h=42 mm	Ca. Ø 105 mm Ca. 200 g bis 700 g
	Leuchte E6 - Einbaudownlight D=165 mm, h=40 mm DALI	Ca. Ø 150 mm ca. 0,151 kg		Rettungszeichenleuchte in DS Deckeneinbau, geradeaus	Ca. 295 mm x 75 mm
	Leuchte E7 - Anbauleuchte rund D=620 mm, h=80 mm DALI	Anbau ca. 2 - 4 kg		Rettungszeichenleuchte in DS Deckeneinbau, abgedipelt links/rechts	Ca. 295 mm x 75 mm
	Leuchte E8 - Einbaudownlight D=215 mm, h=38 mm DALI	Ø 200 mm (bis ca. 210 mm maximal) + OG Küche ca. 0,151 kg		Präsenzmelder	Ca. Ø 68 mm 80 g und 300 g
	Leuchte E11 - Ringleuchte direkt/indirekt D=1100 mm, h=25 mm DALI	Pendelleuchte		SAA A/B-Einbaulautsprecher	Ca. Ø 205 mm Ca. 1,5 - 3 kg
	Leuchte E11 - Ringleuchte direkt/indirekt D=1450 mm, h=25 mm DALI	Pendelleuchte		Multisensor-Brandmelder in Zwischendecke montiert	in Zwischendecke montiert
				Wärmemelder	Anbau "Nur Kabel"

LEGENDE

LUEFTUNG			
Symbol	Beschreibung	Symbol	Beschreibung
	Deckenauslass Zu- und Abluft eckig		Tellerventil Zu- und Abluft
	Deckenauslass		


LEGENDE			
KAELTE UND HEIZUNG			
Symbol	Beschreibung	Symbol	Beschreibung
	Heiz-Kühldecke		Decken-Fries
	ULKG		Torlufschleier
	Revisionsöffnung		


AUSFUEHRUNGSPLANUNG

Auftraggeber	Bauvorhaben
KTE Karlsruhe GmbH	Neubau Bürogebäude B900

--	--

A	Überarbeitung-Legenden	10.11.2025	SP
B	Bemessung ergänzt	03.12.2025	SP
C	Anpassungen an Rasterdecke	25.02.2026	SP
D	Planung angepasst	27.03.2026	SP
Index	Änderungen	geändert am	geändert von

 
Blatt:		Projekt				
Grösse: A0						
Urspr.:		Zeichnung Deckenspiegel 1.Obergeschoss				
Datum: 21091003		I5_tga_00_dk_E1_xx_S010.003.052_D_v				
Stand:						
	Datum	Name	Gewerk		6400	Maßstab
Bearb.	27.03.2026	SP				1:100
Gepr.	27.03.2026	SP				
B	03.12.2025	SP	03.12.2025			
C	25.02.2026	SP	25.02.2026			
D	27.03.2026	SP	27.03.2026			
Rev.	Datum / Name	Datum / Name	Datum / Name	Datum / Name	Datum / Name	
	AN erstellt	AN geprüft	AN freigegeben	KTE geprüft	KTE freigegeben	
Betreiber	Unterlageneigenschaft			Bau	Kategorie	
Entstanden aus:		Entsatz für:		Zeichnungs-Nr.:		
Benennung / Titel		Deckenspiegel 1.Obergeschoss				
		I5_tga_00_dk_E1_xx_S010.003.052_D_v				
 Kernschweizerische Entwerfungskontore AG	Projekt	Sachbezug	UA	Ident-Nummer		Blatt
	A1A1A1	N1N1N1	N1A1	A1N1N1N1N1N1		von
	GW	6400	YJ	S 010.003.052		Maßstab
	Neubau Bürogebäude B900					A0 1:100

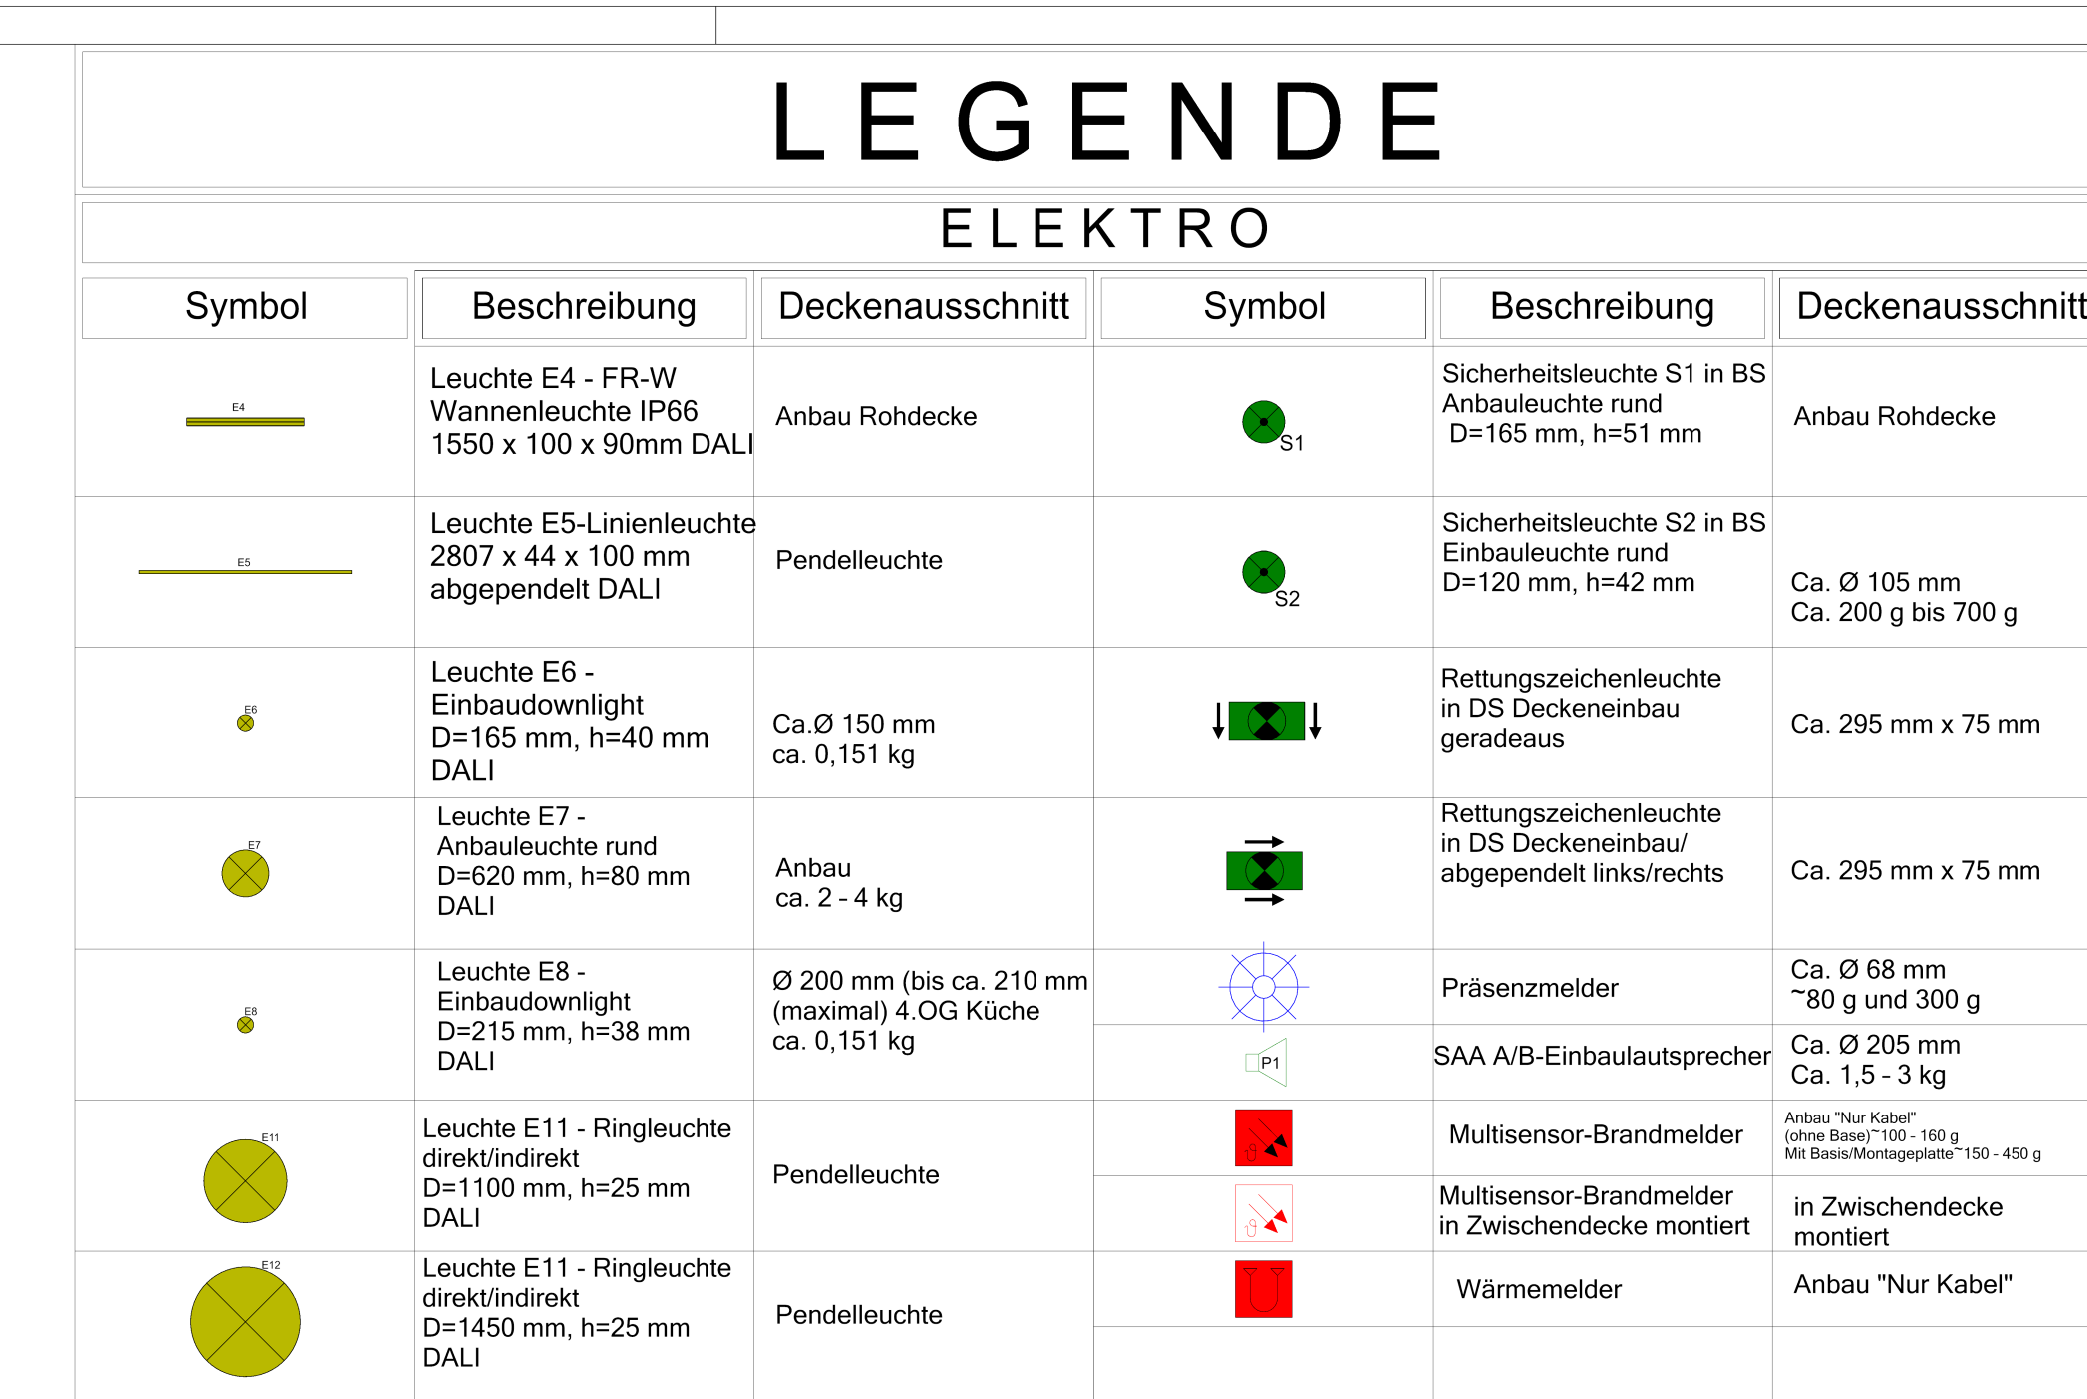



ITG KOFAHL
INGENIEURBÜRO

 ✉ info@itg-kofahl.de
 ☎ 06851 / 9330 - 0
 ☎ 06851 / 9330 - 30
 🌐 www.itg-kofahl.de
 🏠 Kölner Allee 41
 66506 St.Wendel

Blatt:			Projekt		B 900	
Größe:	A0					
Unsr.:			Zeichnung			
Datum:	21091004		Deckenspiegel 2.Obergeschoss			
Stand:			I5_tga_00_dk_E2_xx_S010.003.053_C_v			
			Gewerk		6400	
					Maßstab	
Bearb.	27.03.2026	SP			1:100	
Gepr.	27.03.2026	CS				
A	10.11.2025	SP	10.11.2025			
B	03.12.2025	SP	03.12.2025			
C	27.03.2026	SP	27.03.2026			
Rev	Datum / Name An erstellt	Datum / Name An geprüft	Datum / Name An freigegeben	Datum / Name KTE geprüft	Datum / Name KTE freigegeben	
Betreibt	Unterlagene Zugrührglied		Bau		Kategorie	
Einsenden aus:			Zurück-Nr.:			
Benennung / Titel			Deckenspiegel 2.Obergeschoss			
			I5_tga_00_dk_E2_xx_S010.003.053_C_v			
 Kommunikationstechnik Entwicklungsbüro			Projekt: Sachgebiet / UA A A A N N N N N A A		Ident-Nummer A N N N N N N N	
GWW 6400 YJ			Blatt von		Format	
Projekt- name			S 010.003.053		Maßstab A0 1:100	
Neubau Bürogebäude B900						

ELEKTRO

LEGENDE

LUEFTUNG

LEGENDE

KÄLTE UND HEIZUNG



